


PLANO DE INSTALACIONES ELECTRICAS

ESTACION DE PALMIRA

PLANTA BAJA

FERROCARRIL DEL PACIFICO

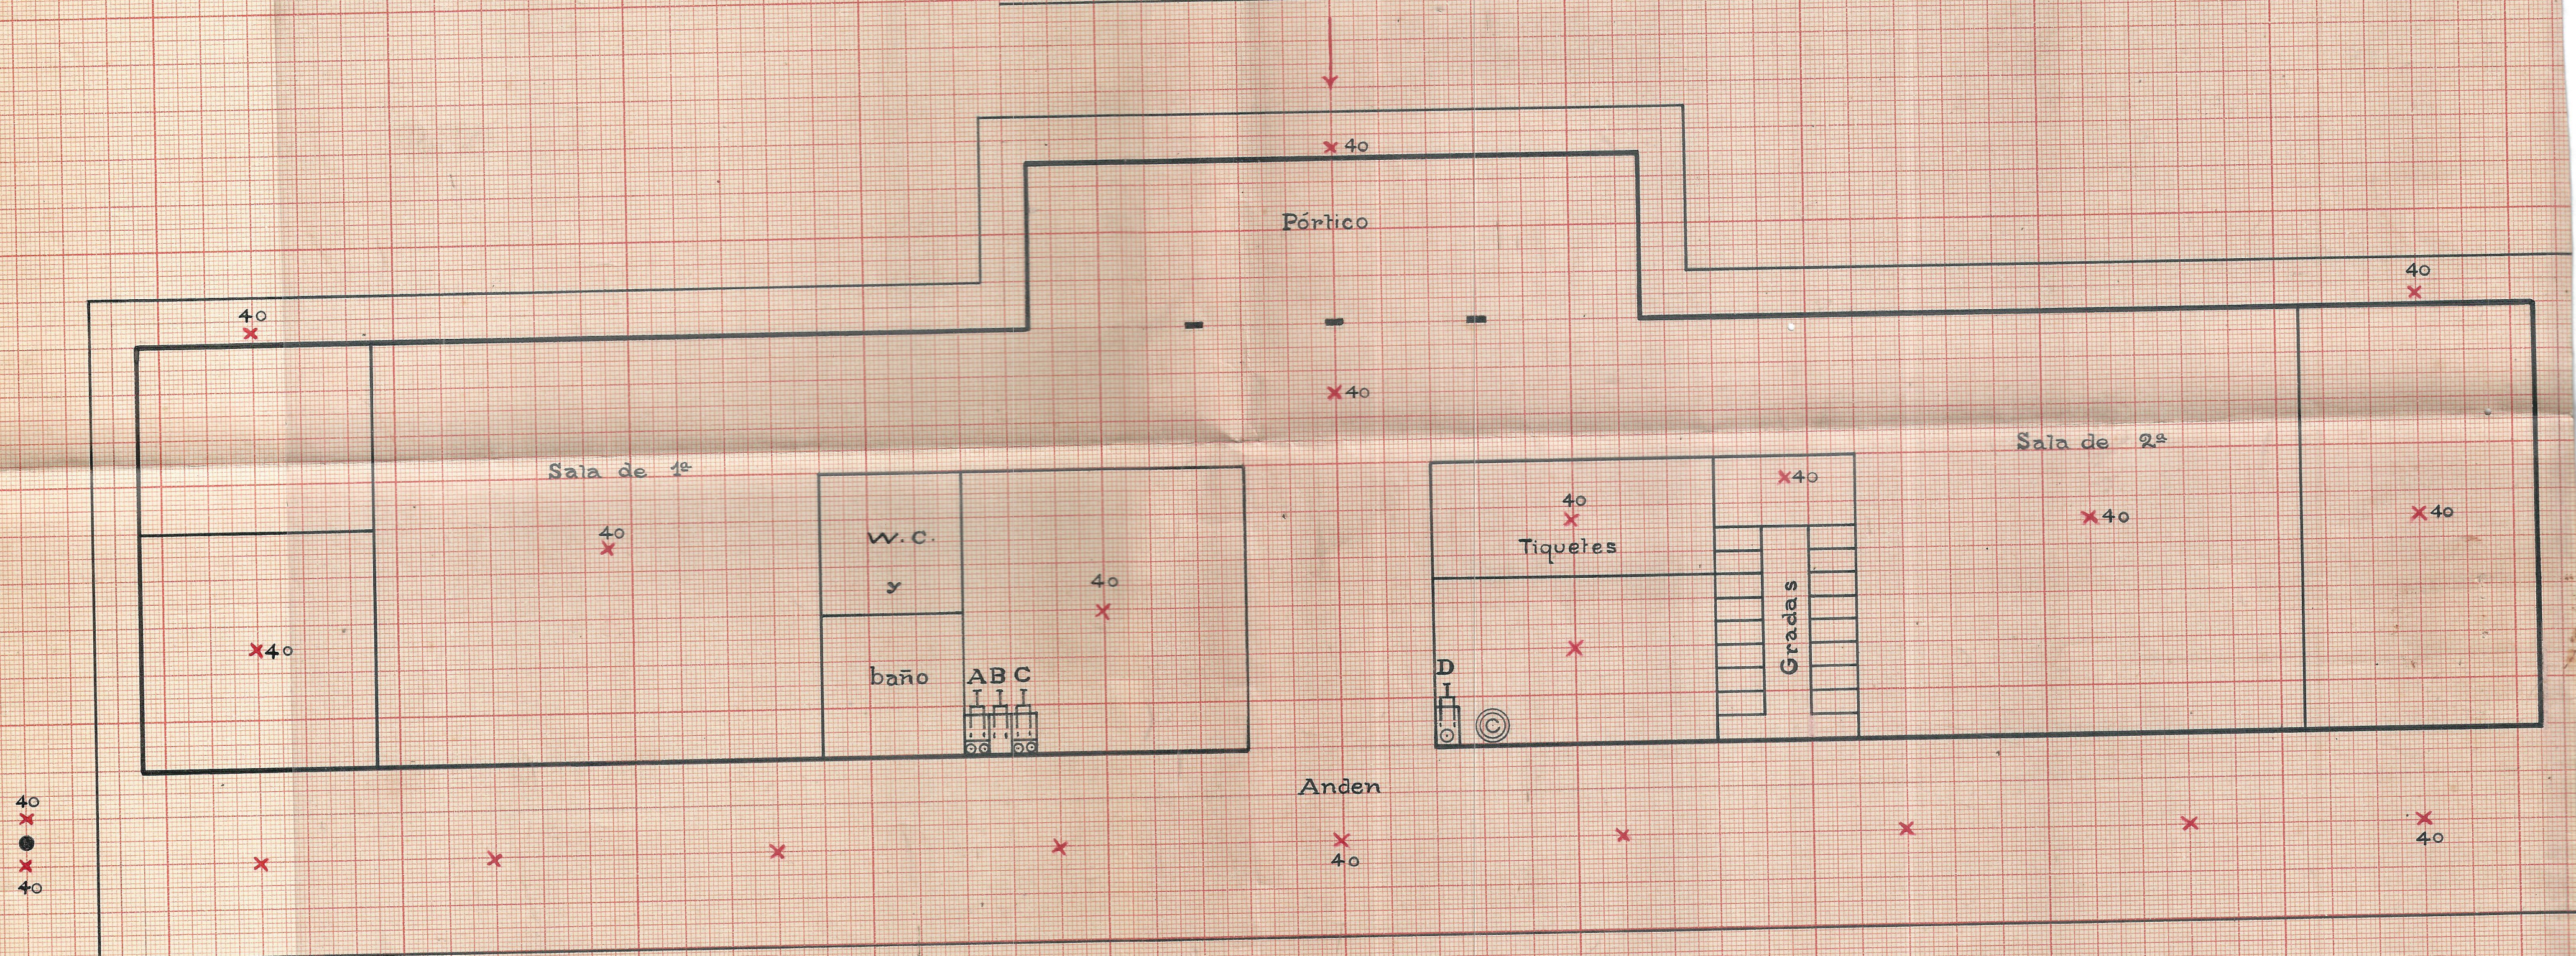

Explicaciones

x	Bombillos 18 de 40 watts c/u = 700 watts
x	Resto instalaciones no hay bombillos
⊙	Contador de 25 amperios 115 y 120 voltios
D	Switch general de palanca, para toda la luz, con dos fusibles de cartucho de 100 amperios y un portafusible de un polo
A	Switch de palanca, con portafusibles dobles, para la luz de la Estación (planta baja), Bodega y Camareros
B	Switch de palanca (no funciona)
C	" " " con portafusibles dobles para la luz de la Estación (planta alta)

Escala 1:100

W. A. P.